


MUNICIPIO DI VILLA LAGARINA

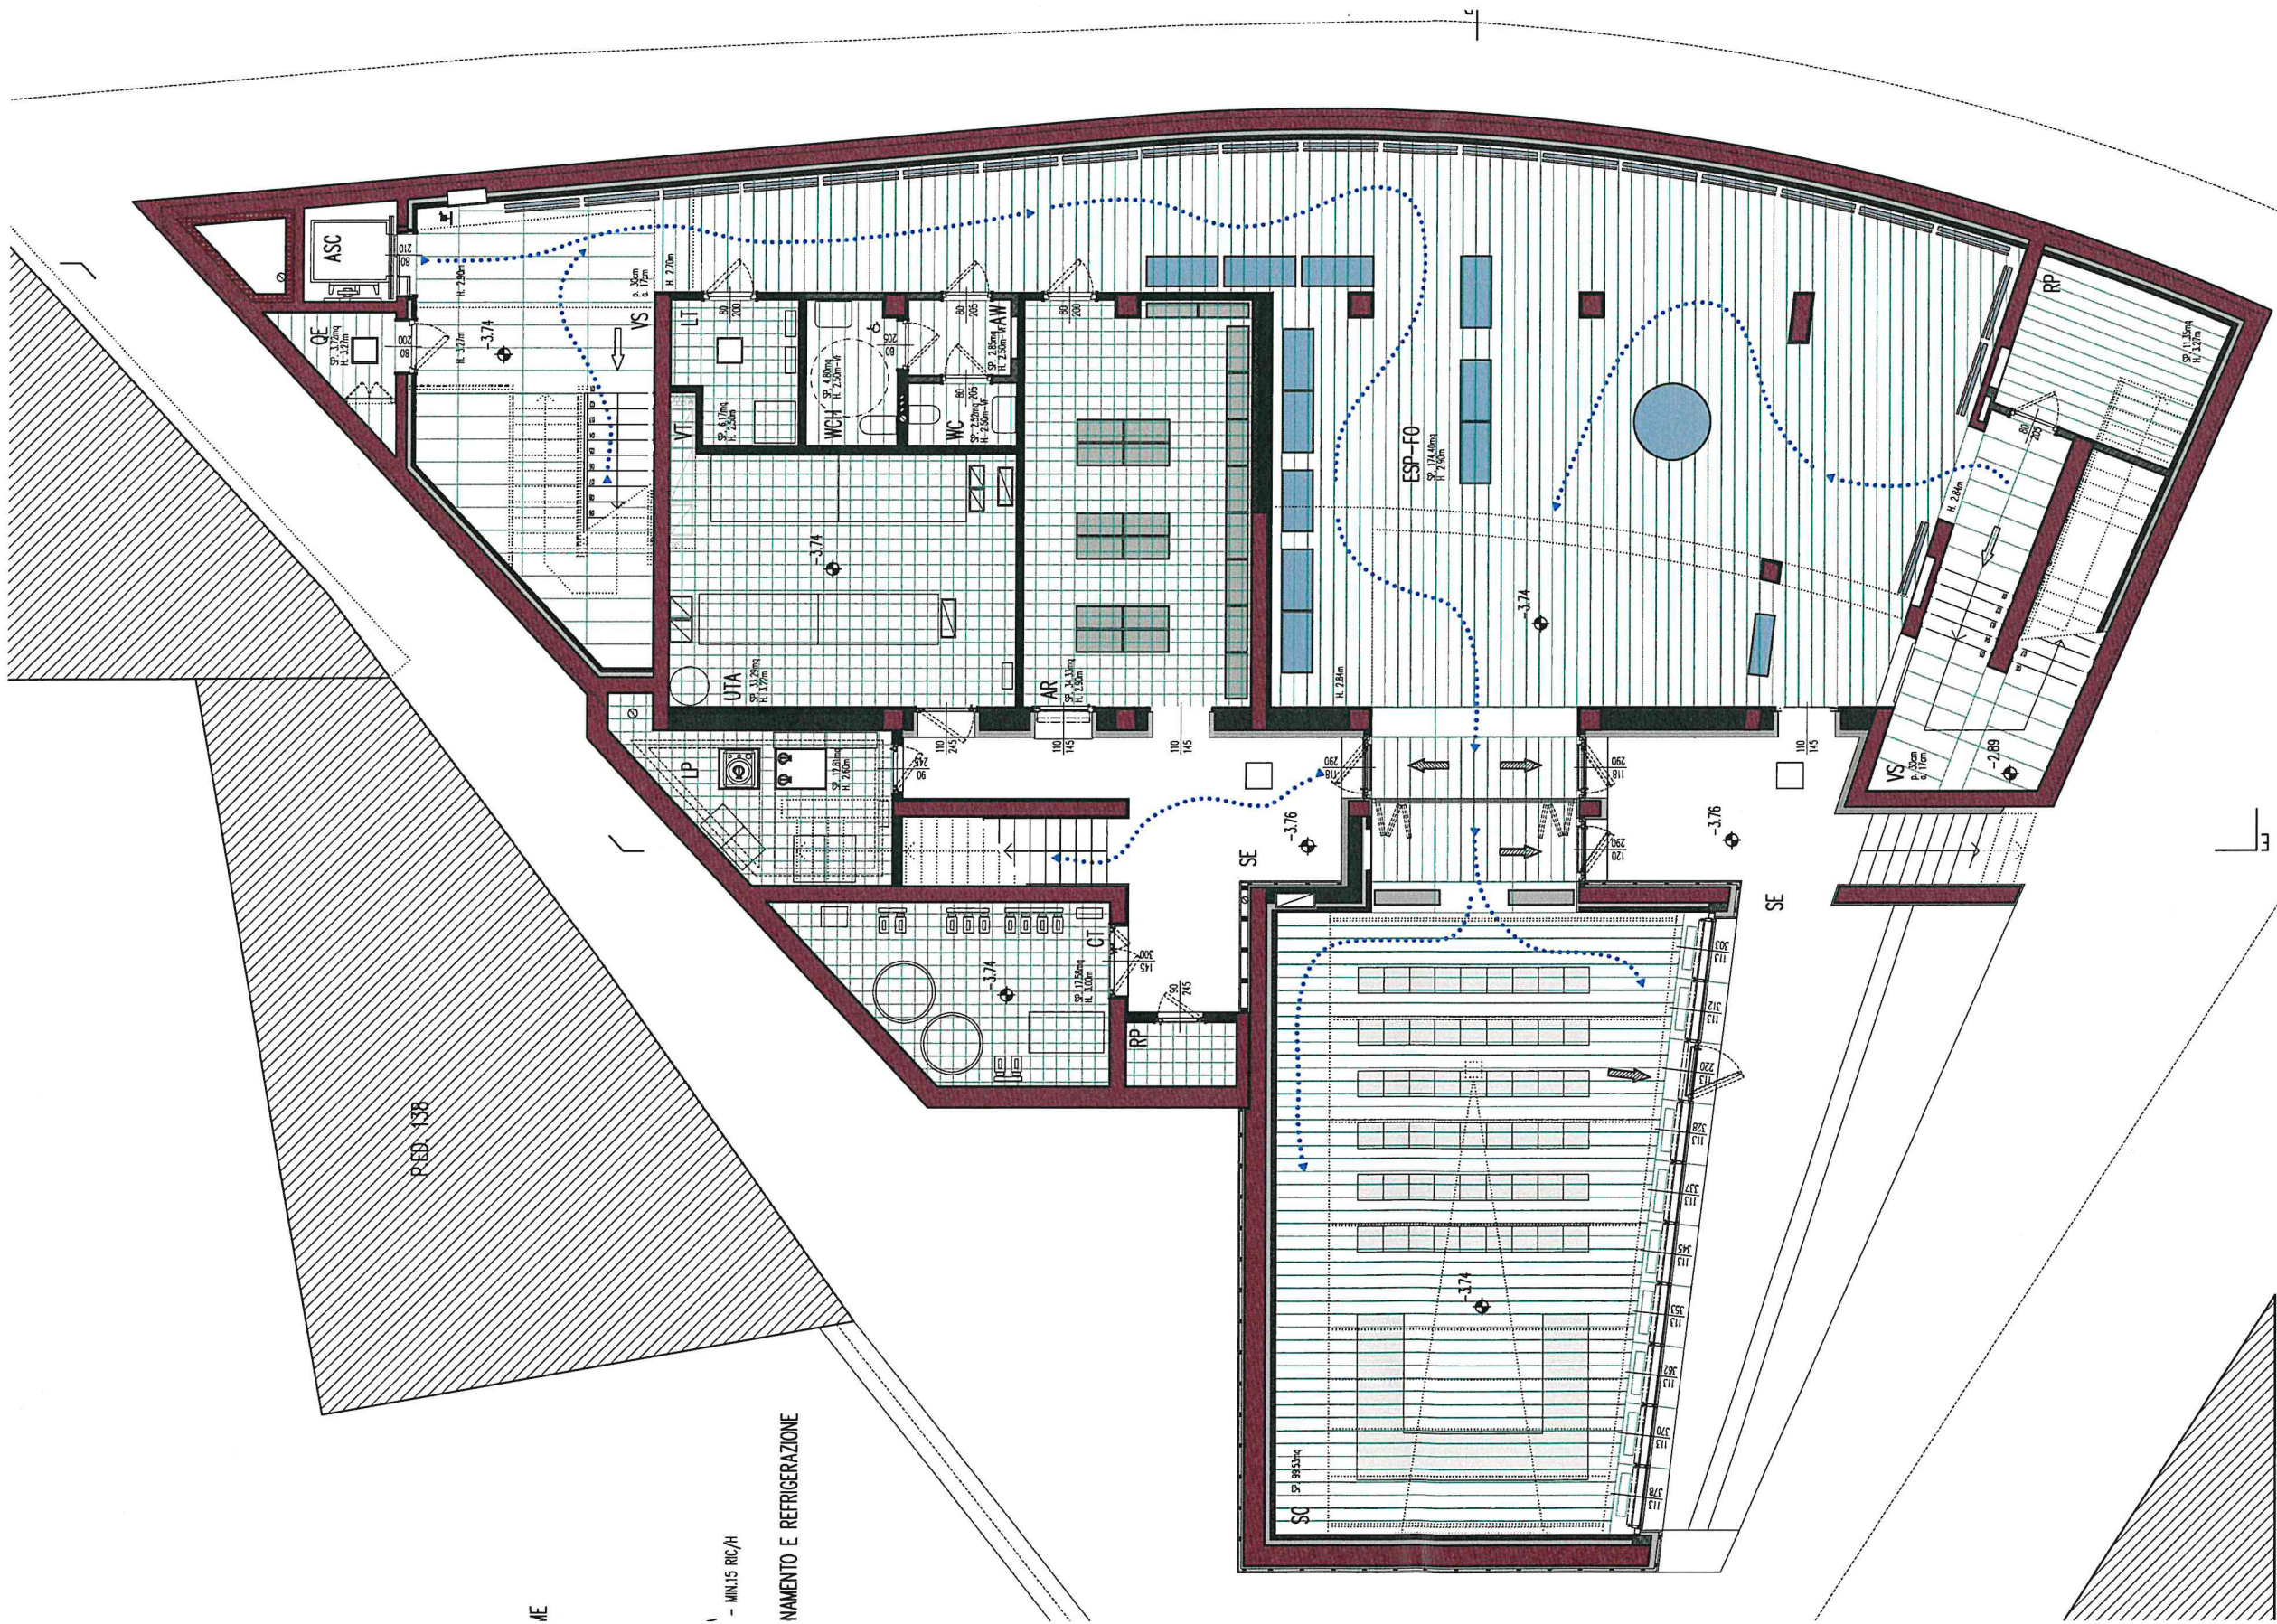


CON ARCH. ANTONELLO AGOLINO E ING. ALESSIA GIRARDELLI
COLLAB.: DOTT. M. BAFFETTI, DOTT. A. FRISINGHELLI, ARCH. A. LORENZONI

PROGETTO ESECUTIVO DEL COMPLETAMENTO NOVEMBRE 07
DEL NUOVO MUNICIPIO DI VILLA LAGARINA
PIED. 104 - C.C. VILLA LAGARINA I TAV. 02

PIANTE : PIANO INTERRATO E PIANO PRIMO SCALA 1/100

SEDE COMUNALE


PIANTA PIANO INTERRATO Q.-3.74

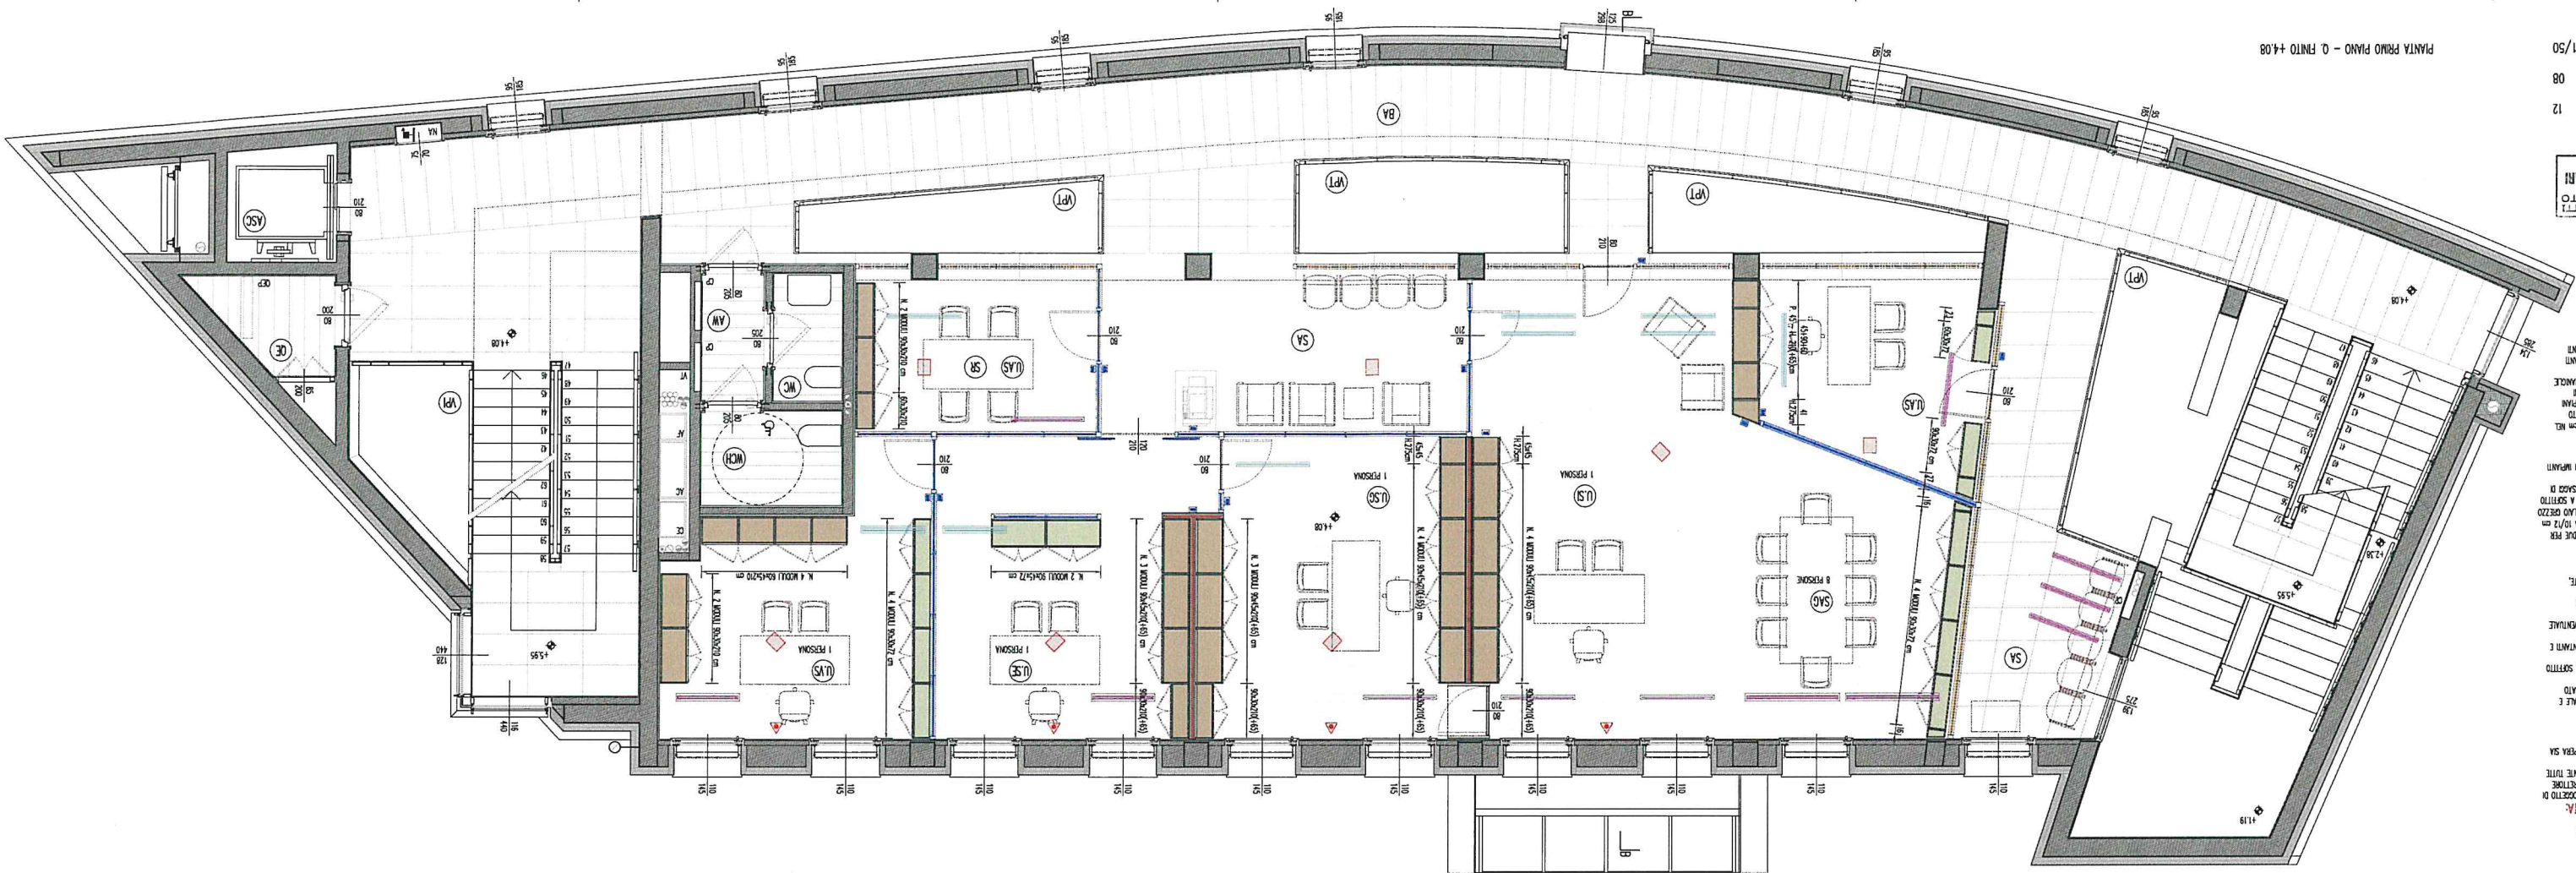

LE PARENTE:
ANTICAPVITA:
CACCIA CON IL DIRETTORE
ZIONE APPLICANTE TUTTI
SI POSA IN OPERA SIA
E/O STRAORDINARIO
PAGAMENTO E A SOTTOSTI
ECONOMIA PER L'ENTRATA
E LA SOSTA IN
SCOMPARSA
RE TRASPARRENTE,
CASSAVO DI CIRCA 10/12
A RISSAGGIO A SOTTOSTI
INTELLIGENTEMENTE, PASSAGGIO
EIN TERMINATO DI IMPIANTI
210 cm (200 cm NEL
E INO A SOTTOSTI
REDAZIONE PER
AZIONE DI IMPIANTI
ANALISI DI IMPIANTI

PIANTA CONTROSOFTTO

* ALTEZZE INDICATE DA PAGAMENTO FINITO A INTRADOSSO DEL CONTROFOLTO;

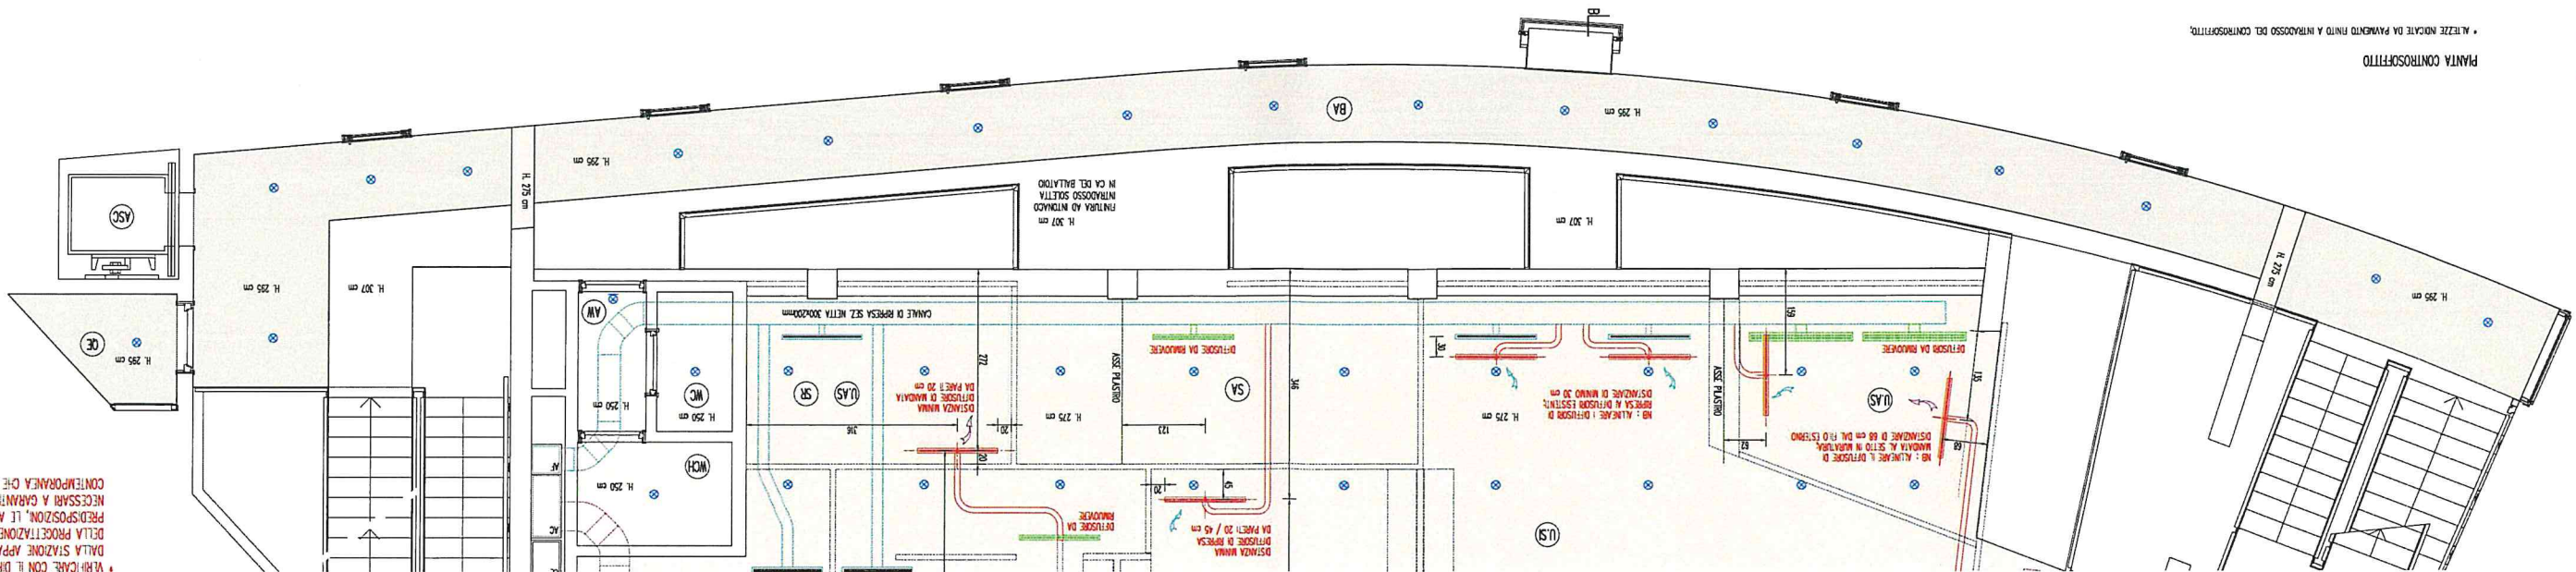


PIANTI ELETRICI, TELE
PIANTI ELETRICI, TELE

ROCCATA IN PROFILU
SOSPENSIONI PUNITIVU
PAGAMENTO
1 - - NASPO UNI 25
DI CONZIONAMENTO
IN CONZIONAMENTO
JTA
RE DI MANDATA
RE DI RAPPRESA


VERIFICARE CON IL DIRETTORE DELL'ESECUZIONE NOMINATO DALLA SIAVIONE APPALTANTE E CON I TECNICI RESPONSABILI DELLA PROIEZIONE DI TALI IMPIANTI TUTTE LE MISURE, LE PRESSIONI, LE ASSIEME E GLI ACCOMPAGNAMENTI NECESSARI A GARANTIRE LA POSA IN OPERA SIA CONTEMPORANEA CHE SUCCESSIVA.

SP 15mm CON
PESONI PLASTICI
DATA IN PRODOTTO
NASPO UNI 25
CONDIZIONAMENTO
DI MANDATA
DI PREPASA
VITA ELETTRICO, TEL
VITA ELETTRICO, TEL
NTO

SEOF CBHVNALTE

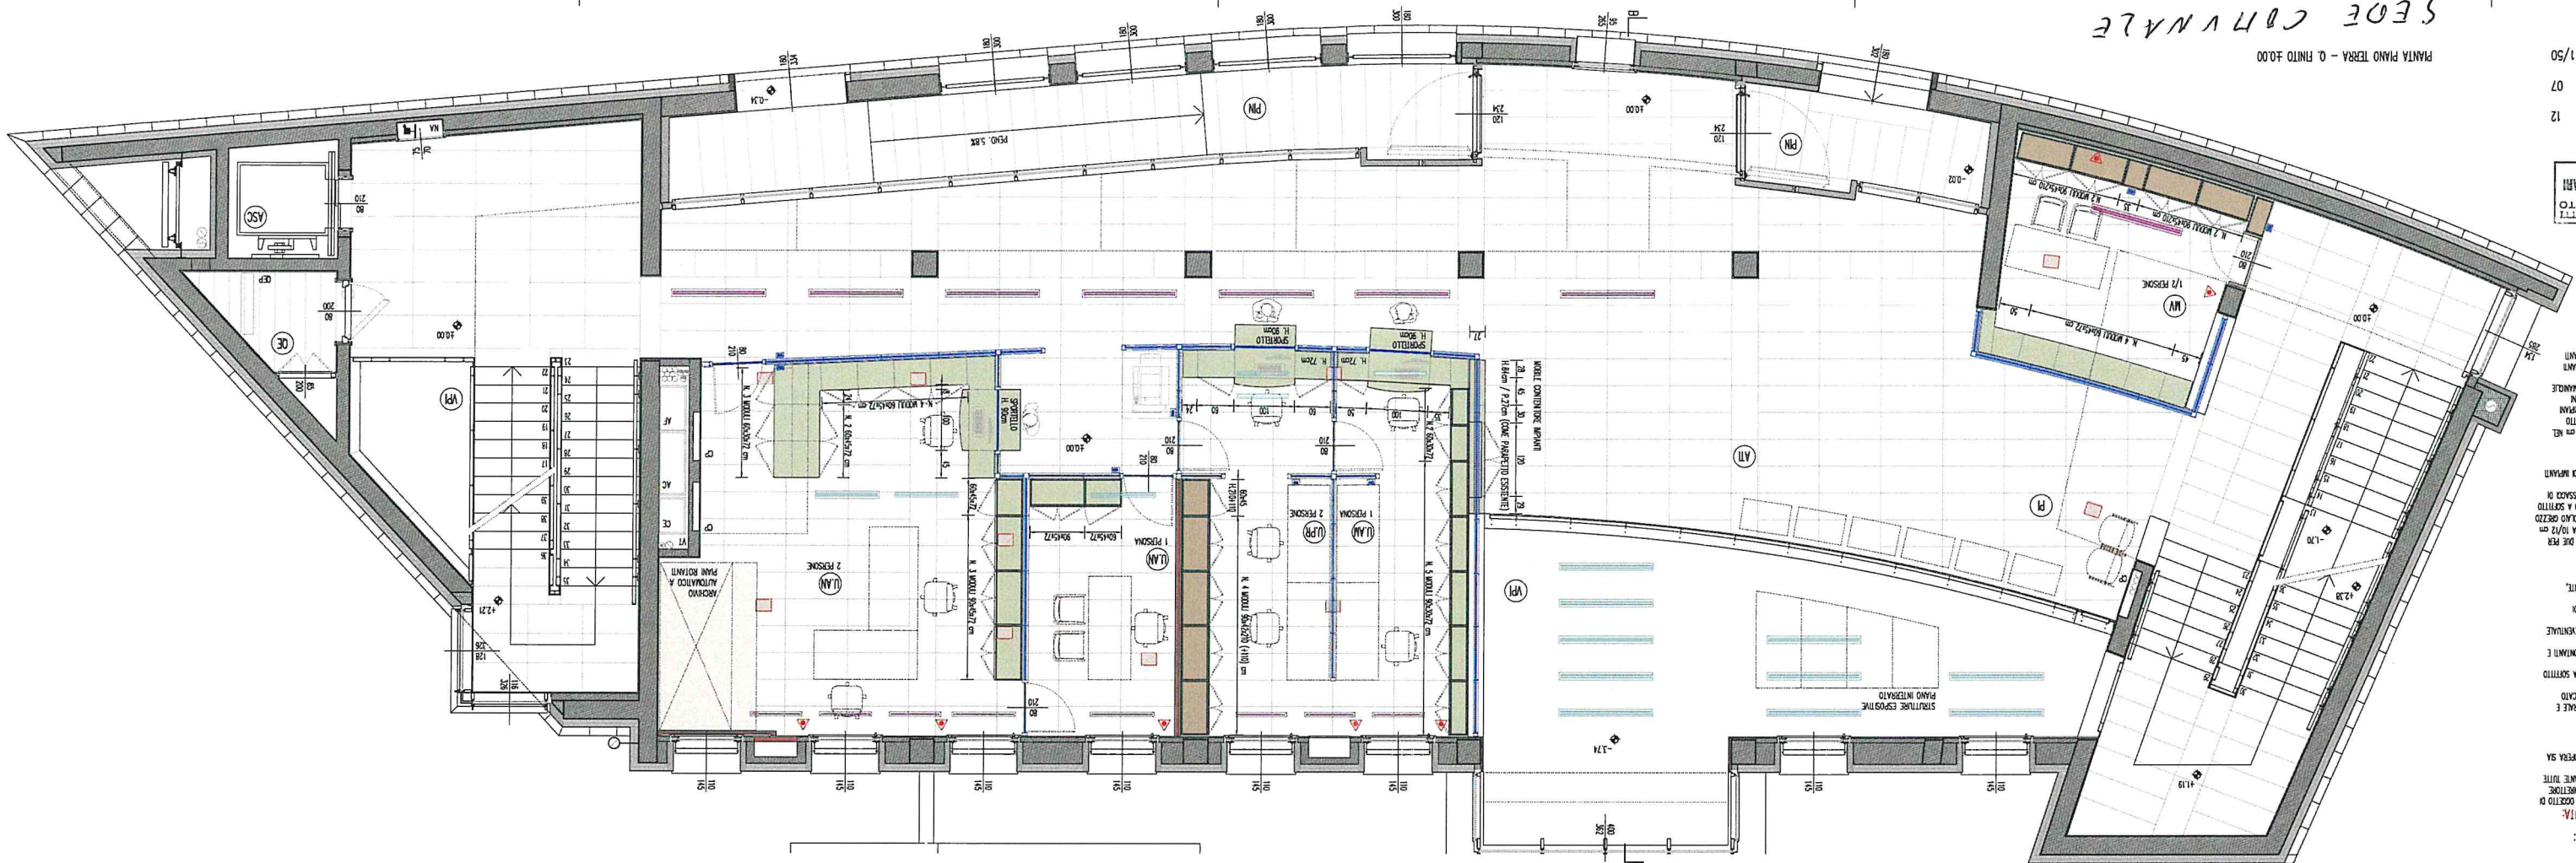

PIANTA CONTROSOFFITO

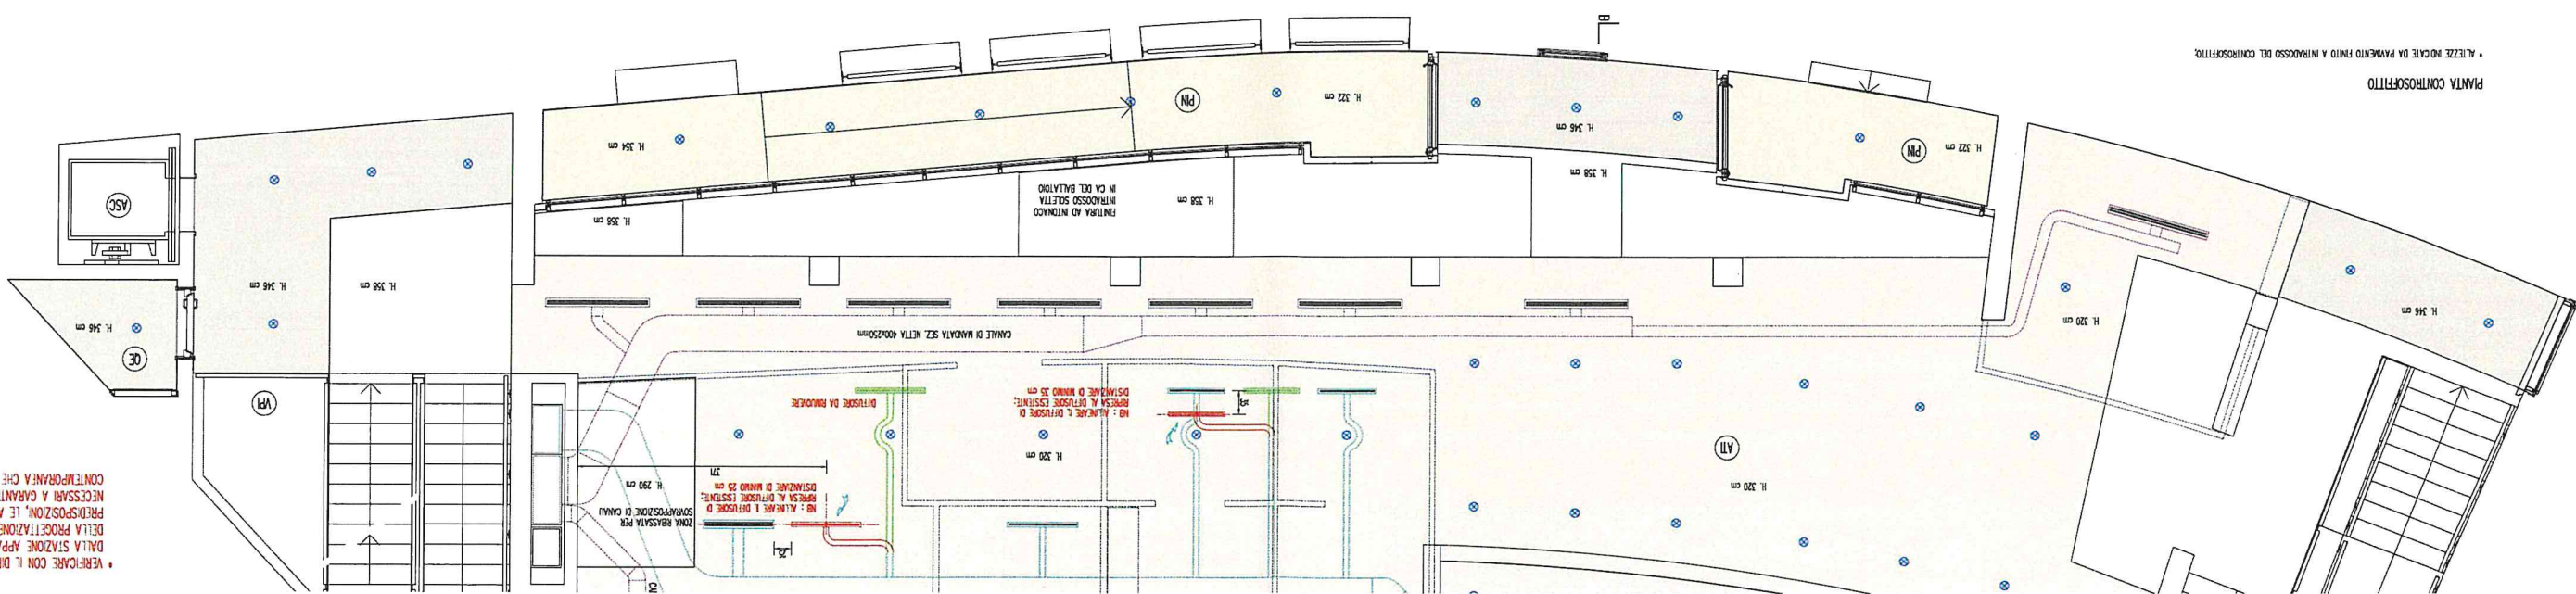

VERIFICARE CON IL DIRETTORE DELL'ESECUZIONE NOMINATO DALLA SVIZZERA APPLICANTE E CON IL TECNICO RESPONSABILE DELLA PROGETTAZIONE DI TALI IMPIANTI TUTTE LE MISURE, LE PREDISPOSIZIONI, LE ASSISTENZE E GLI ACCORDAMENTI NECESSARI A GARANTIRE LA POSA IN OPERA SIA CONTEMPORANEA CHE SUCCESSIVA.